


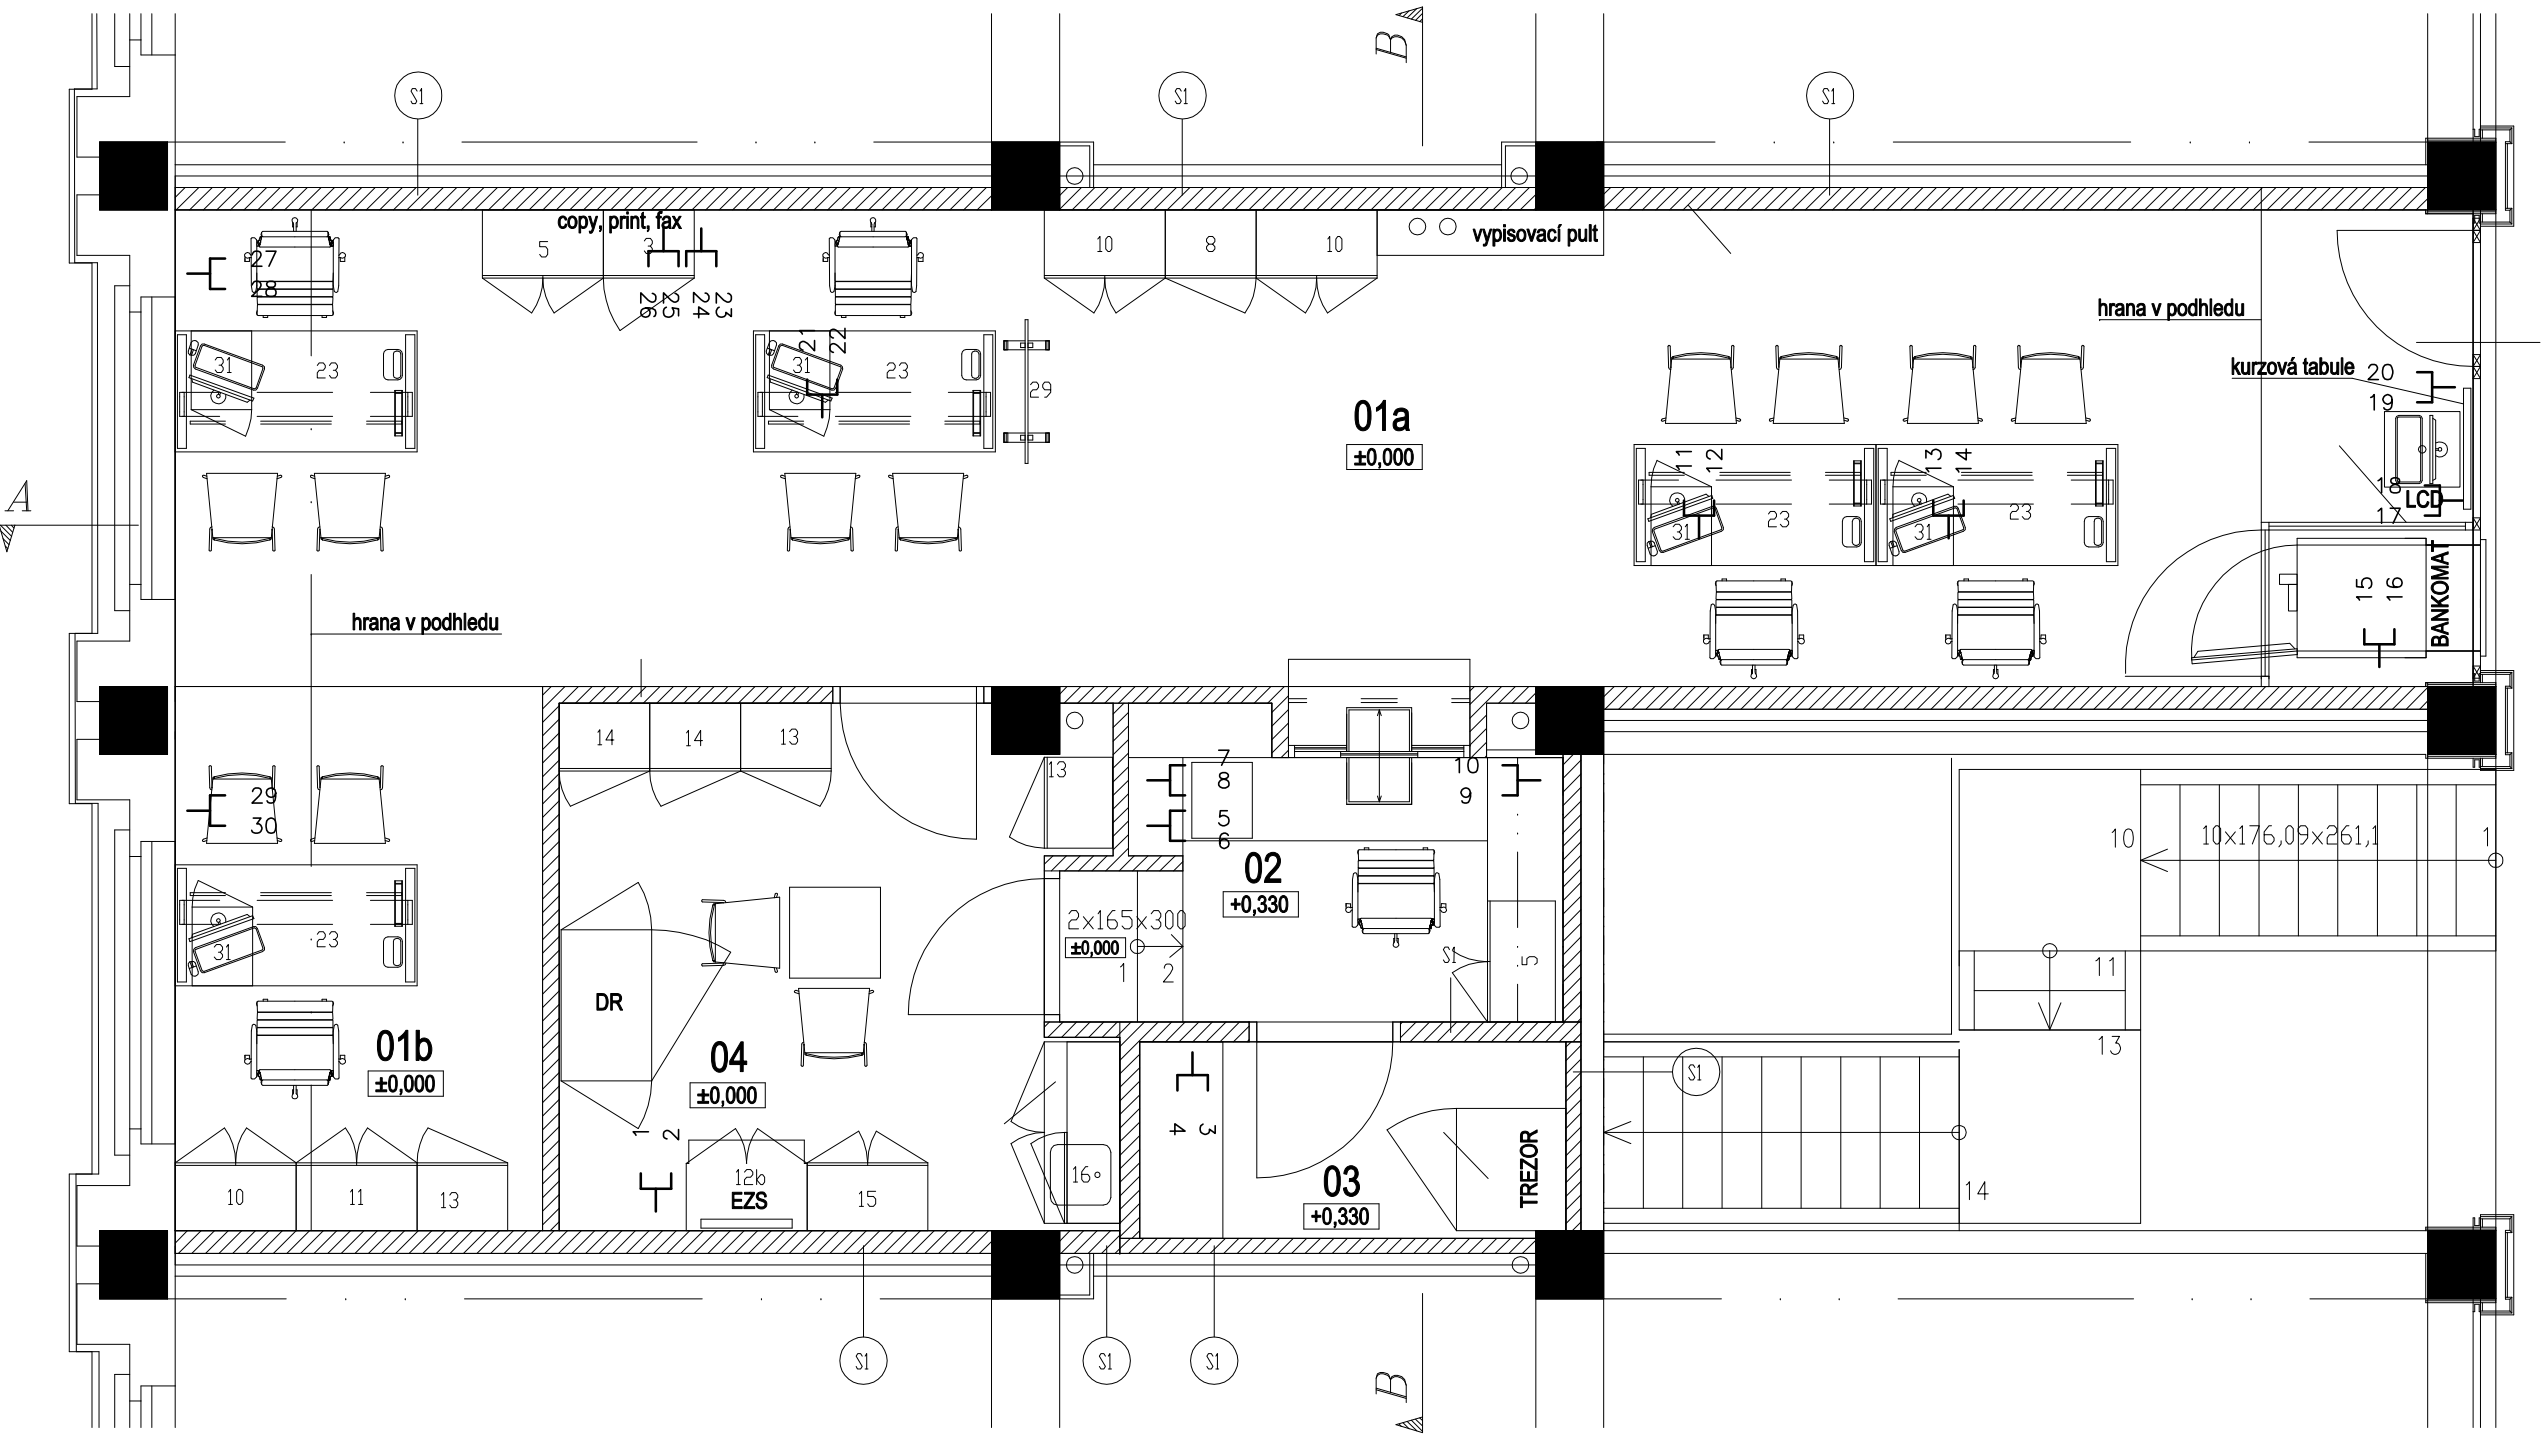

LEGENDA MÍSTNOSTÍ

ČÍSLO MÍST.	NÁZEV MÍSTNOSTI	PLOCHA m2	POVRCHY			SV.VÝŠKA mm
			PODLAHA	STĚNY	STROP	
01a	KLIENTSKÁ HALA	47,86	zářezový koberec (tm. modrý)	SDK, bílý nátes	kovový perforovaný podhled	2750
01b	ŘEDITEL	8,75	zářezový koberec (tm. modrý)	SDK, bílý nátes	kovový perforovaný podhled	2750
02	POKLADNA	6,00	PVC	SDK, bílý nátes	kovový perforovaný podhled	2750
03	TREZOROVNA	3,70	PVC	SDK, bílý nátes	kovový perforovaný podhled	2750
04	ZÁZEMÍ	12,24	PVC	SDK, bílý nátes	kovový perforovaný podhled	2750
	CELKEM	78,55				

ČÍSLA JEDNOTEK 13A, 14

AUTORSKÁ PRÁVA VYHRAZENA	VŠECHNY ROZMĚRY NUTNO OVĚRIT ZAMĚŘENÍM NA STAVBĚ	MÍSTNÍ VÝŠKOVÝ SYSTÉM	
PROFESE	D. ELEKTROINSTALACE	GENERÁLNÍ PROJEKTANT h e y w o r t h s t u d i o Prvního pluku 17, 186 00 Praha 8 tel.: 224 816 288, fax: 224 816 289	
STUPEŇ PROJEKTU	REALIZAČNÍ DOKUMENTACE	ZODPOVĚDNÝ PROJEKTANT ing.Iva Kábrtová	
INVESTOR	eBanka, a.s., Na Příkopě 19, 117 19 Praha 1	VYPRACOVAL: ing.Iva Kábrtová	
PROJEKT	KLIENTSKÉ CENTRUM eBANKY	MĚŘÍTKO 1:50	
MÍSTO	Obchodní centrum Novo Plaza Novodvorská 944, Praha 4	FORMÁT	DATUM ----
VÝKRES	PŮDORYS STRUKTUR.KABELÁŽ	ČÍSLO VÝKRESU C3	ČÍSLO PARE