


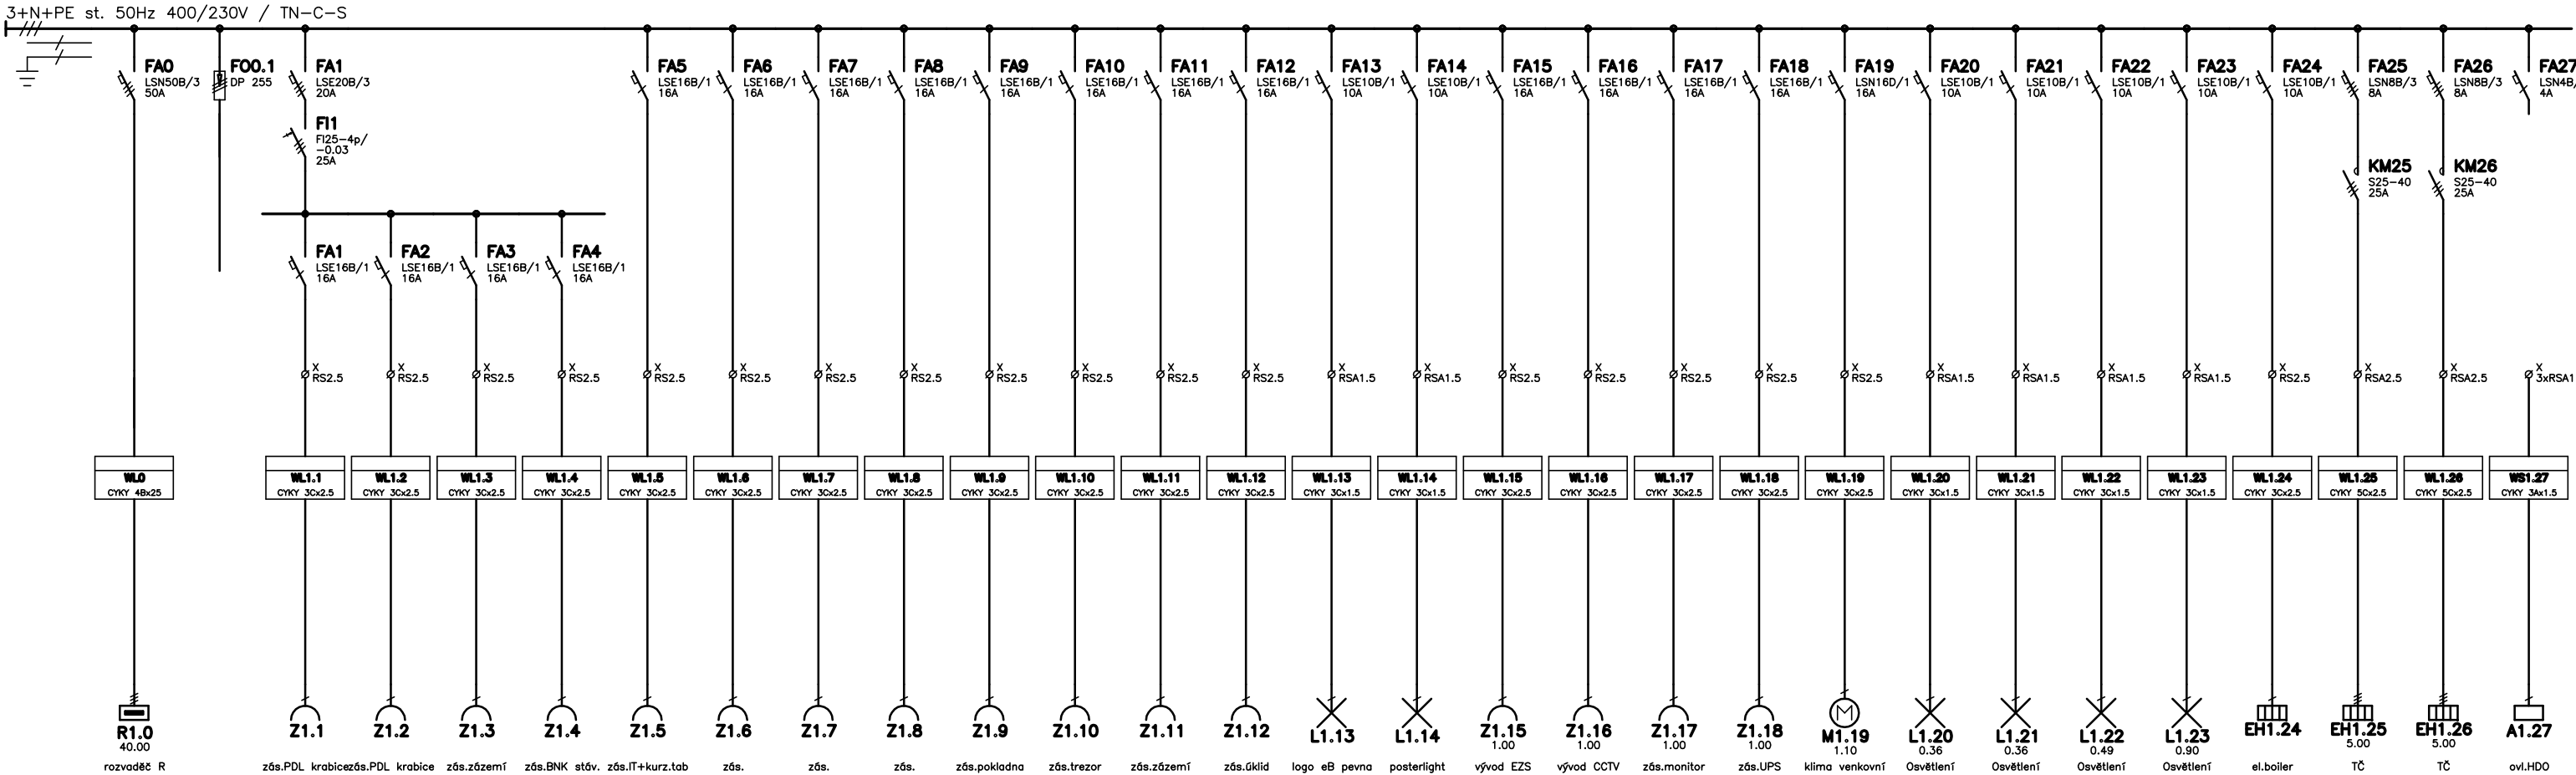

ČÍSLO JEDNOTEK 13A, 14

AUTORSKÁ PRÁVA VYHRAZENA		VŠECHNY ROZMĚRY NUTNO OVĚRIT ZAMĚŘENÍM NA STAVBĚ		MÍSTNÍ VÝŠKOVÝ SYSTÉM	
PROFESE		D. ELEKTROINSTALACE		GENERÁLNÍ PROJEKTANT h e y w o r t h s t u d i o Prvního pluku 17, 186 00 Praha 8 tel.: 224 816 288, fax: 224 816 289	
STUPEŇ PROJEKTU		REALIZAČNÍ DOKUMENTACE			
INVESTOR		eBanka, a.s., Na Příkopě 19, 117 19 Praha 1		ZODPOVĚDNÝ PROJEKTANT ing.Iva Kábrtová	
PROJEKT		KLIENTSKÉ CENTRUM eBANKY Obchodní centrum Novo Plaza Novodvorská 944, Praha 4		VYPRACOVAL: ing.Iva Kábrtová	
MÍSTO				MĚŘÍTKO 1:50	FORMÁT
VÝKRES		ROZVADĚČ R1.0		ČÍSLO VÝKRESU C4	ČÍSLO PARE