


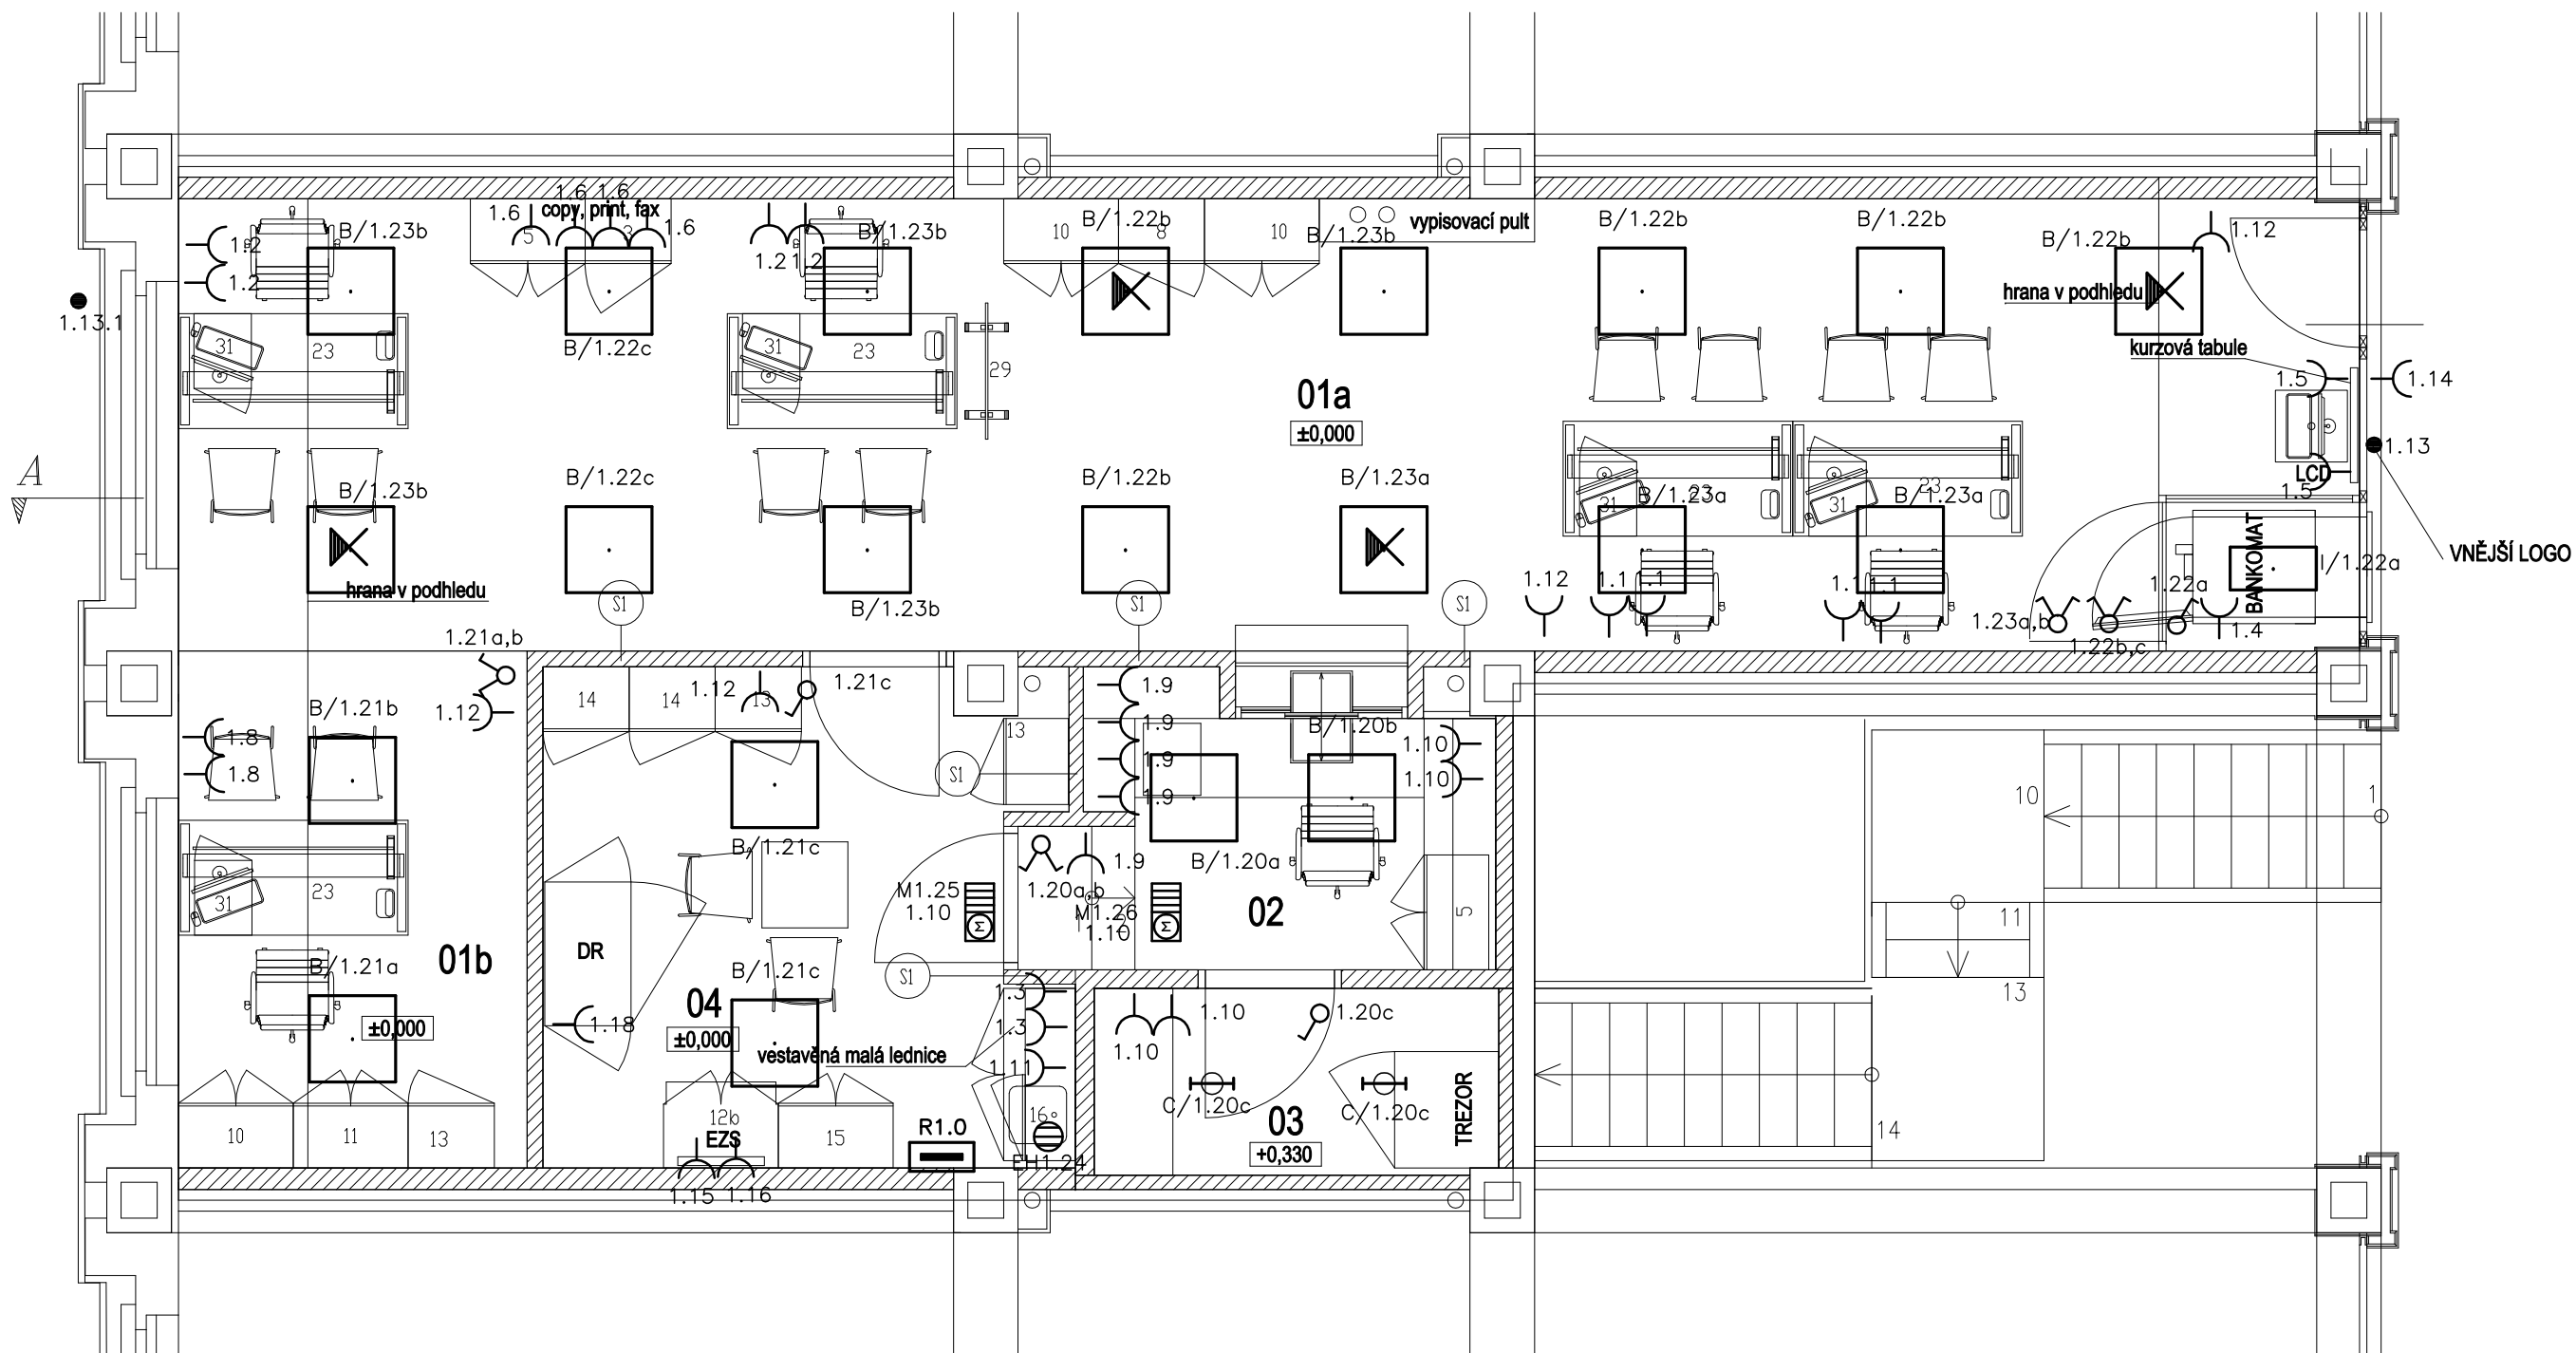

ROZVODNÁ SOUSTAVA: 3NPE str. 50Hz, 400V / TN-C-S

ČÍSLA JEDNOTEK 13A, 14

AUTORSKÁ PRÁVA VYHRAZENA		VŠECHNY ROZMĚRY NUTNO OVĚRIT ZAMĚŘENÍM NA STAVBĚ		MÍSTNÍ VÝŠKOVÝ SYSTÉM		
PROFESE		D. ELEKTROINSTALACE		GENERÁLNÍ PROJEKTANT h e y w o r t h s t u d i o Prvního pluku 17, 186 00 Praha 8 tel: 224 816 288, fax: 224 816 289		
STUPEŇ PROJEKTU		PORJEKT SKUTEČNÉHO PROVEDENÍ				
INVESTOR		eBanka, a.s., Na Příkopě 19, 117 19 Praha 1		ZODPOVĚDNÝ PROJEKTANT ing.Iva Kábrtová		
PROJEKT		KLIENTSKÉ CENTRUM eBANKY Obchodní centrum Novo Plaza Novodvorská 944, Praha 4		VYPRACOVAL: ing.Iva Kábrtová		
MÍSTO				MĚŘÍTKO 1:50	FORMÁT	DATUM 02/07
VÝKRES		PŮDORYS SILNOPROUD		ČÍSLO VÝKRESU C2		ČÍSLO PARE