


3+N+PE st. 50Hz 400/230V / TN-C-S

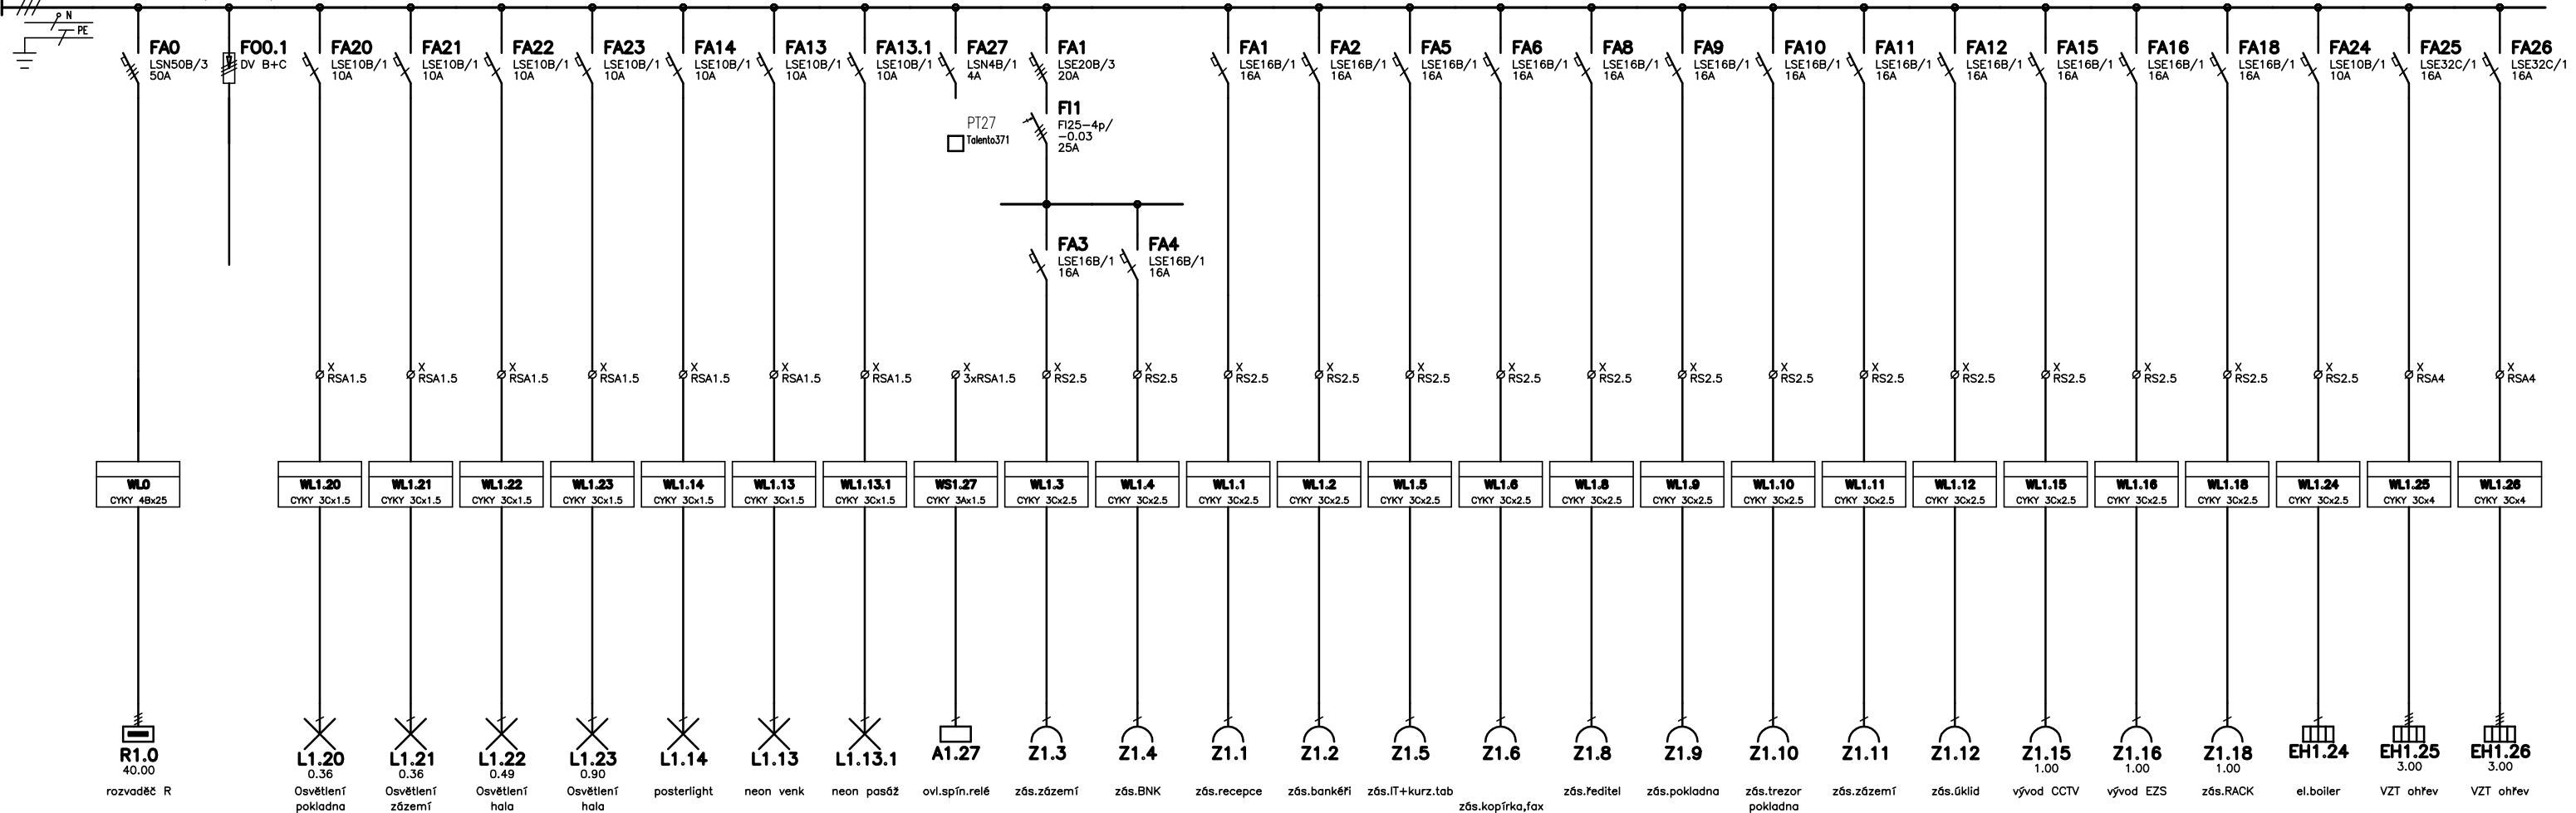

ČÍSLA JEDNOTEK 13A, 14

AUTORSKÁ PRÁVA VYHRAZENA		VŠECHNY ROZMĚRY NUTNO OVĚŘIT ZAMĚŘENÍM NA STAVBĚ		MÍSTNÍ VÝŠKOVÝ SYSTÉM	
PROFESE D. ELEKTROINSTALACE				GENERÁLNÍ PROJEKTANT h e y w o r t h s t u d i o Prvního pluku 17, 186 00 Praha 8 tel.: 224 816 288, fax: 224 816 289	
STUPEŇ PROJEKTU SKUTEČNÉ PROVEDENÍ STAVBY					
INVESTOR eBanka, a.s., Na Příkopě 19, 117 19 Praha 1				ZODPOVĚDNÝ PROJEKTANT ing.Iva Kábrtová	
PROJEKT KLIENTSKÉ CENTRUM eBANKY Obchodní centrum Novo Plaza Novodvorská 944, Praha 4				VYPRACOVAL: ing.Iva Kábrtová	
				MĚŘÍTKO 1:50	FORMÁT
VÝKRES ROZVADĚČ R1.0				ČÍSLO VÝKRESU C4	
				ČÍSLO PARE	